



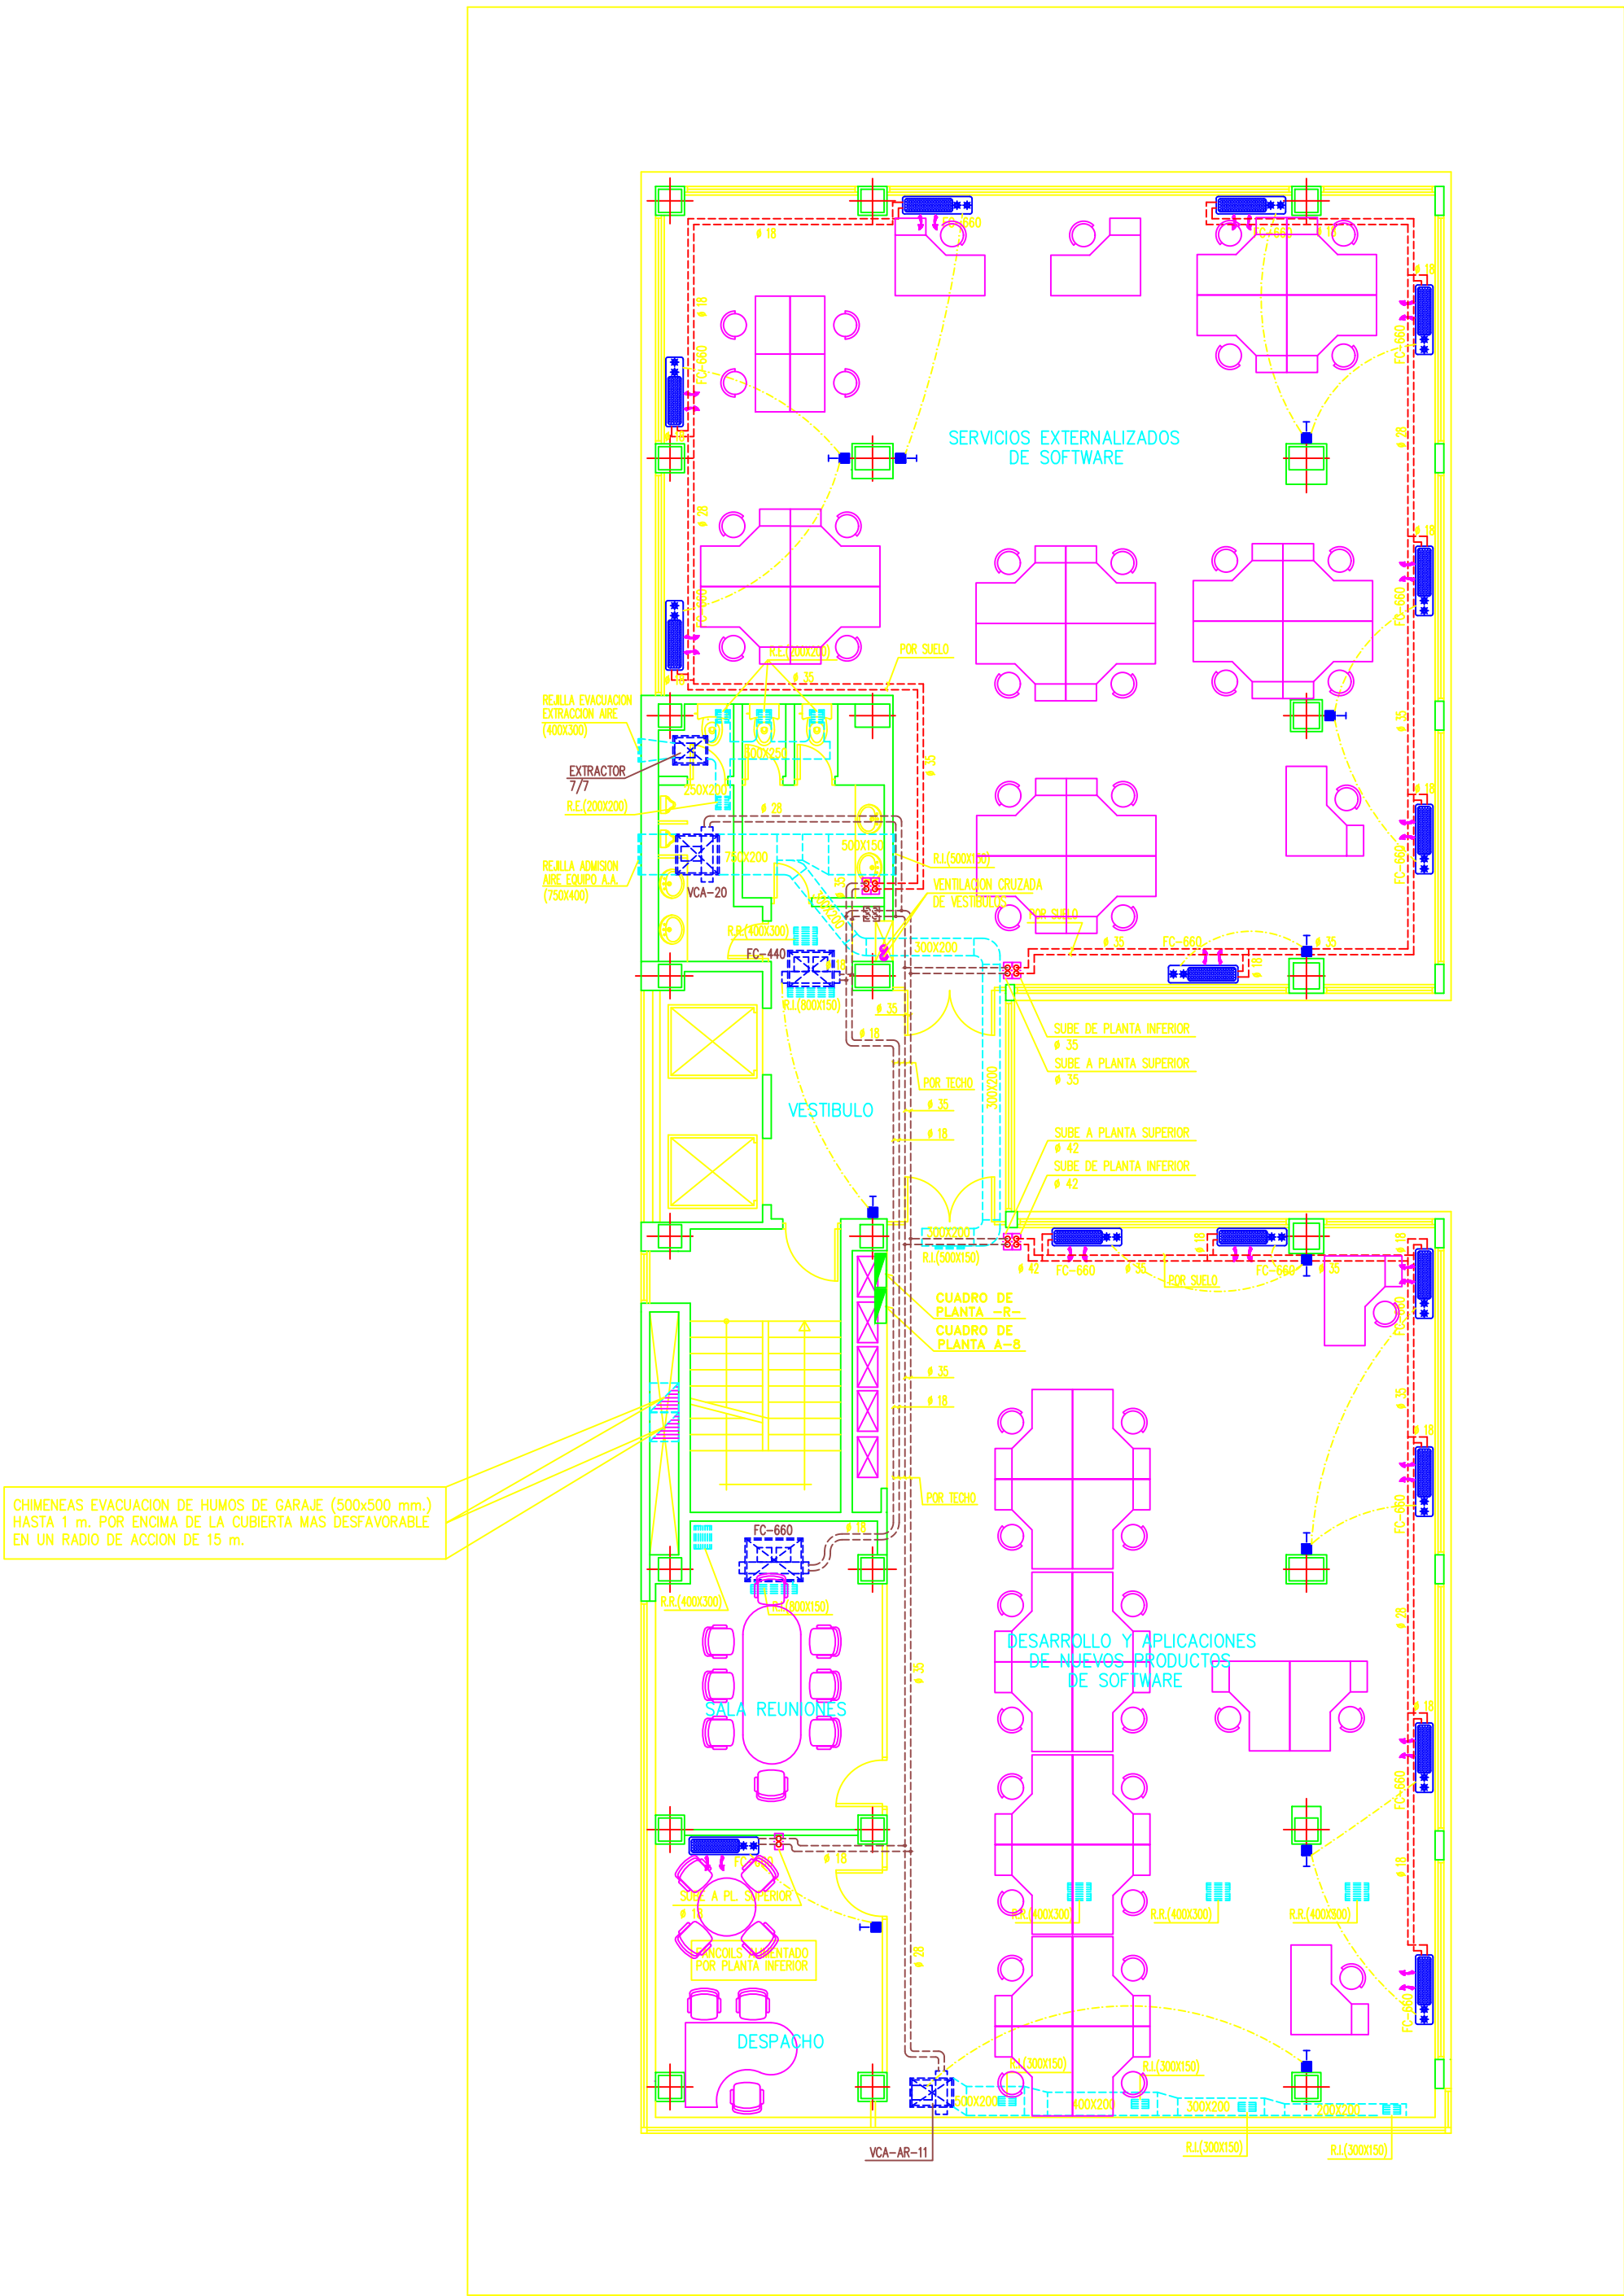

PLANTA 3º

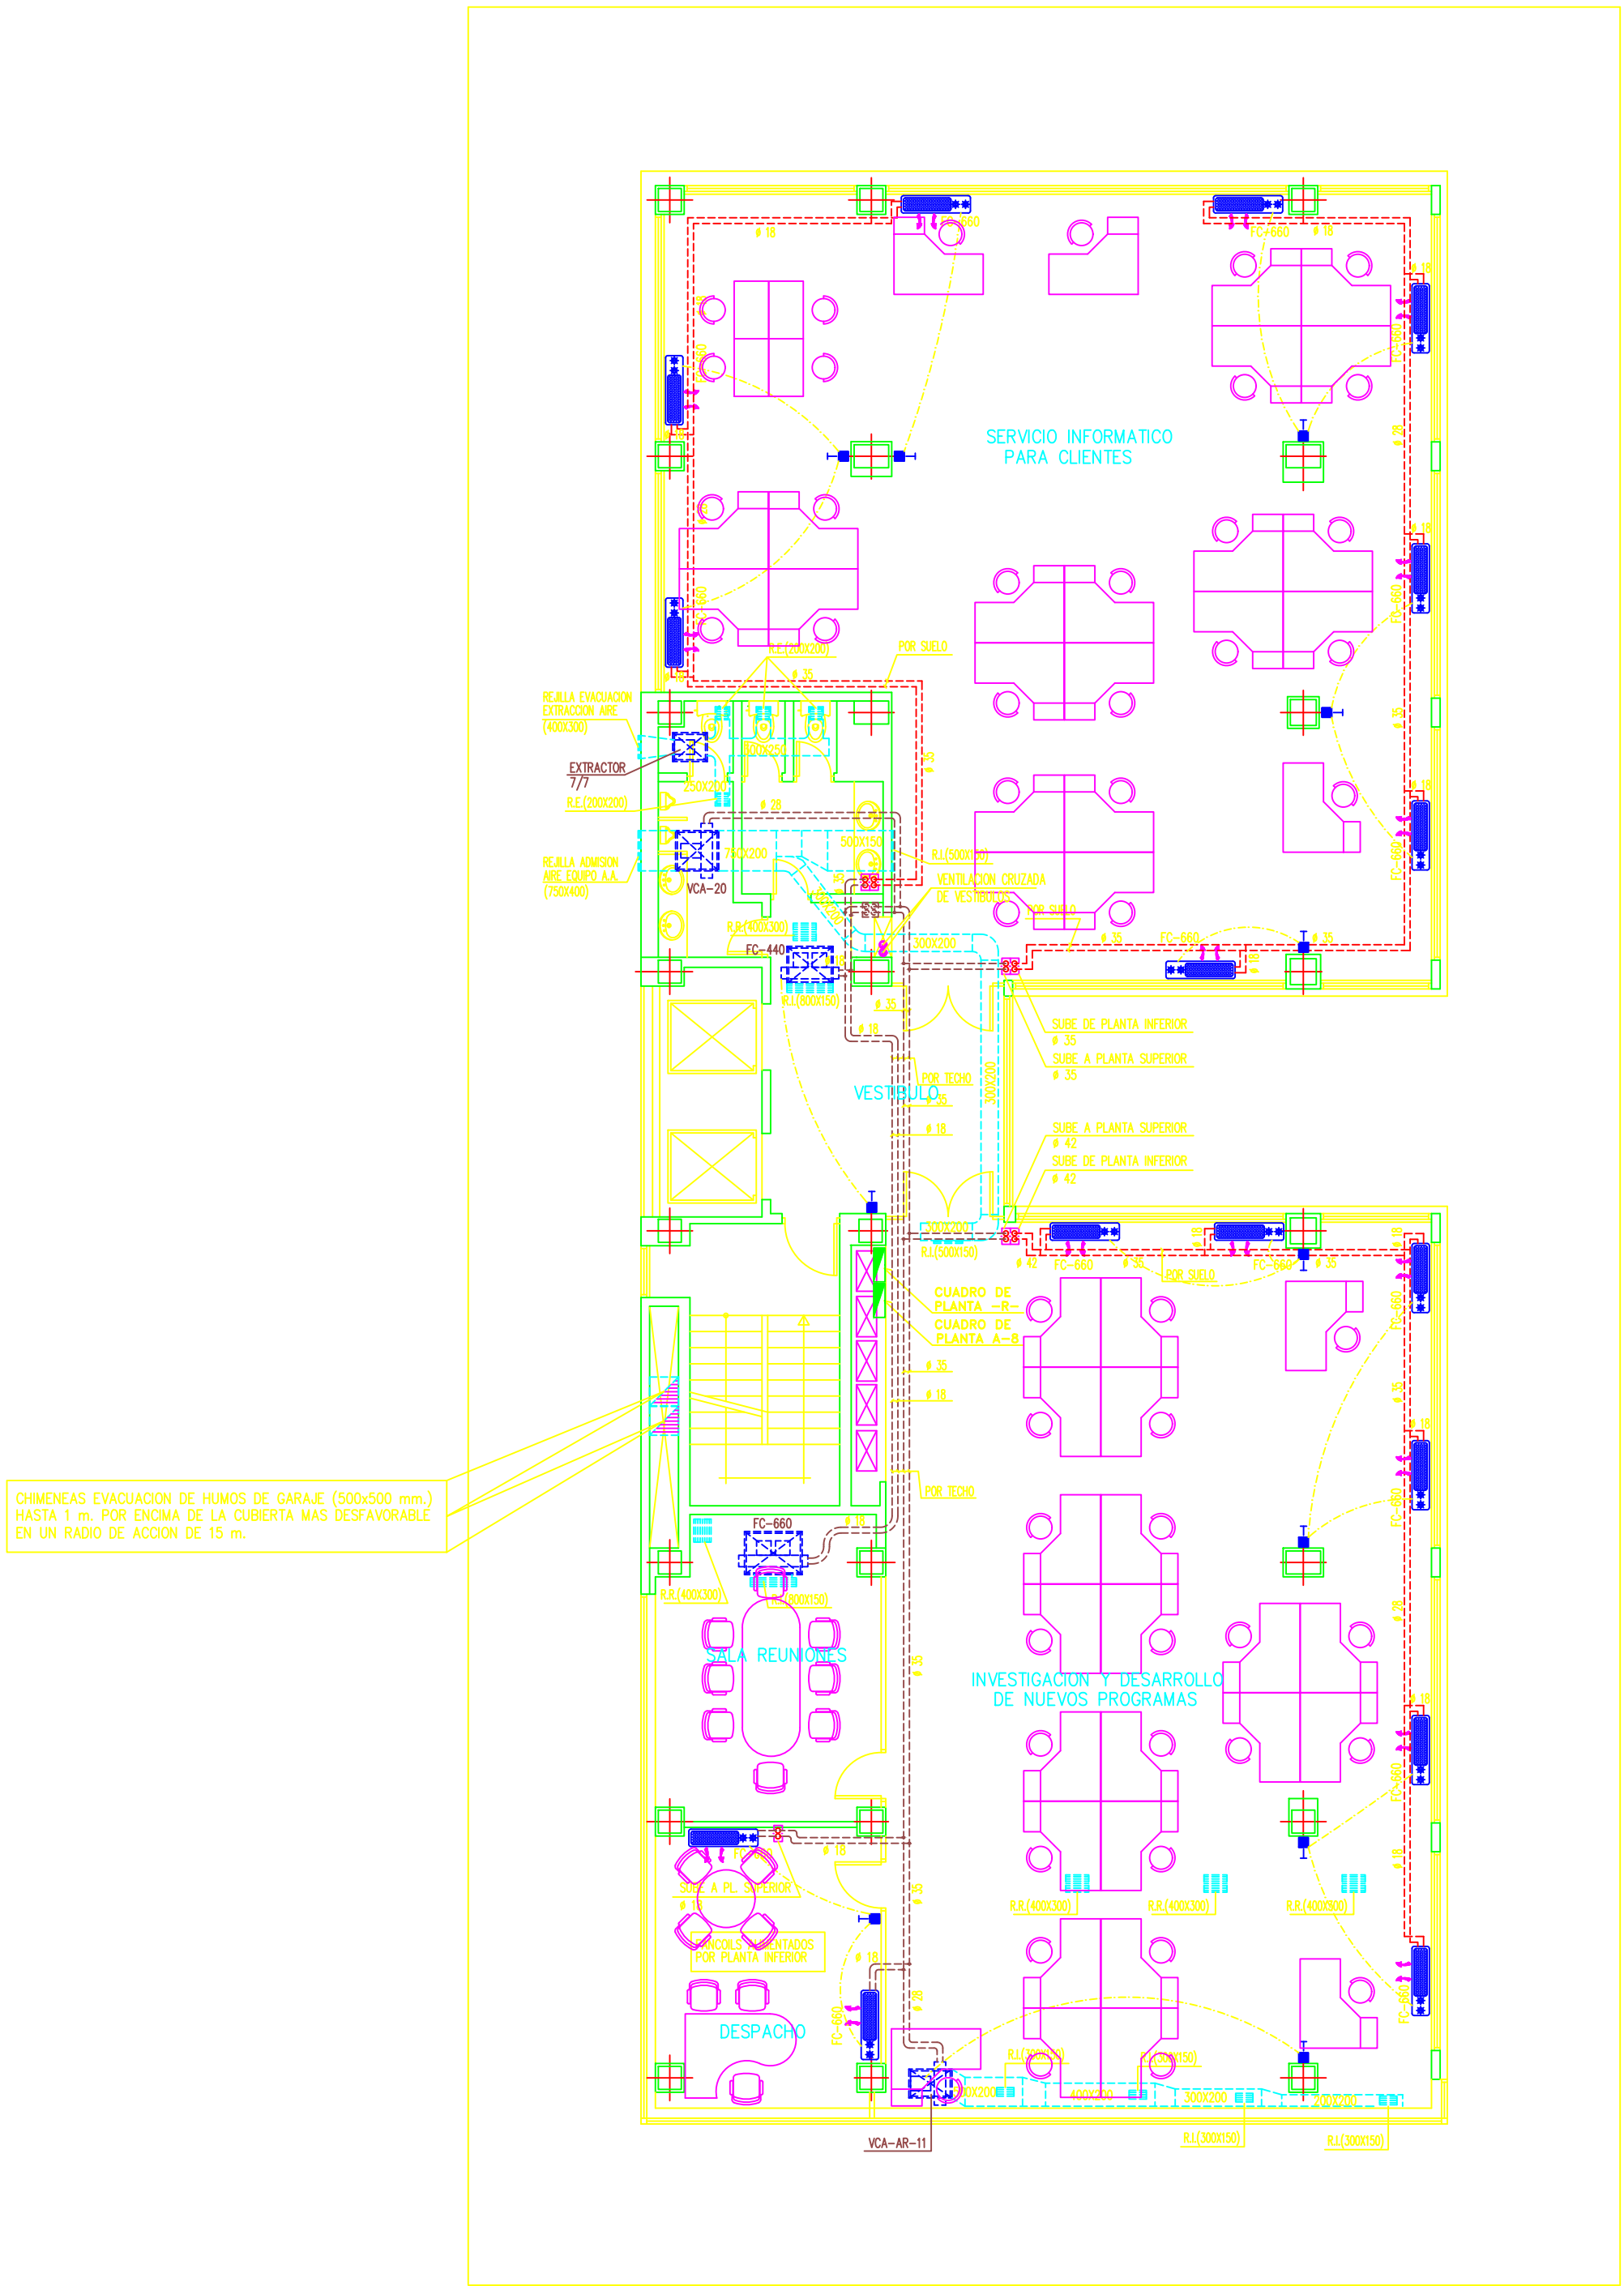

PLANTA 4º

J.M.S. ESTUDIO DE INGENIERIA T.F.N.O. 81-720.68.39/54.12 EMAIL: jmsingenieria@proyn.es telefonica.net	PROYECTO: EDIFICIO EMPRESARIAL. C/. VALENTIN BEATO, N° 23 – MADRID –.			
	PLANO:		INSTALACION:	
	PLANTAS 3º Y 4º.		CLIMATIZACION.	
	Fecha	Nombre	INGENIERO TECNICO INDUSTRIAL:	PROPIEDAD:
	Proyectado	Dibujado	Comprobado	ESCALA:
1 / 100		202-05-5.402	JUAN MORADILLO SAIZ, Cdo: 5.946	ALMA TECHNOLOGIES S.A.